



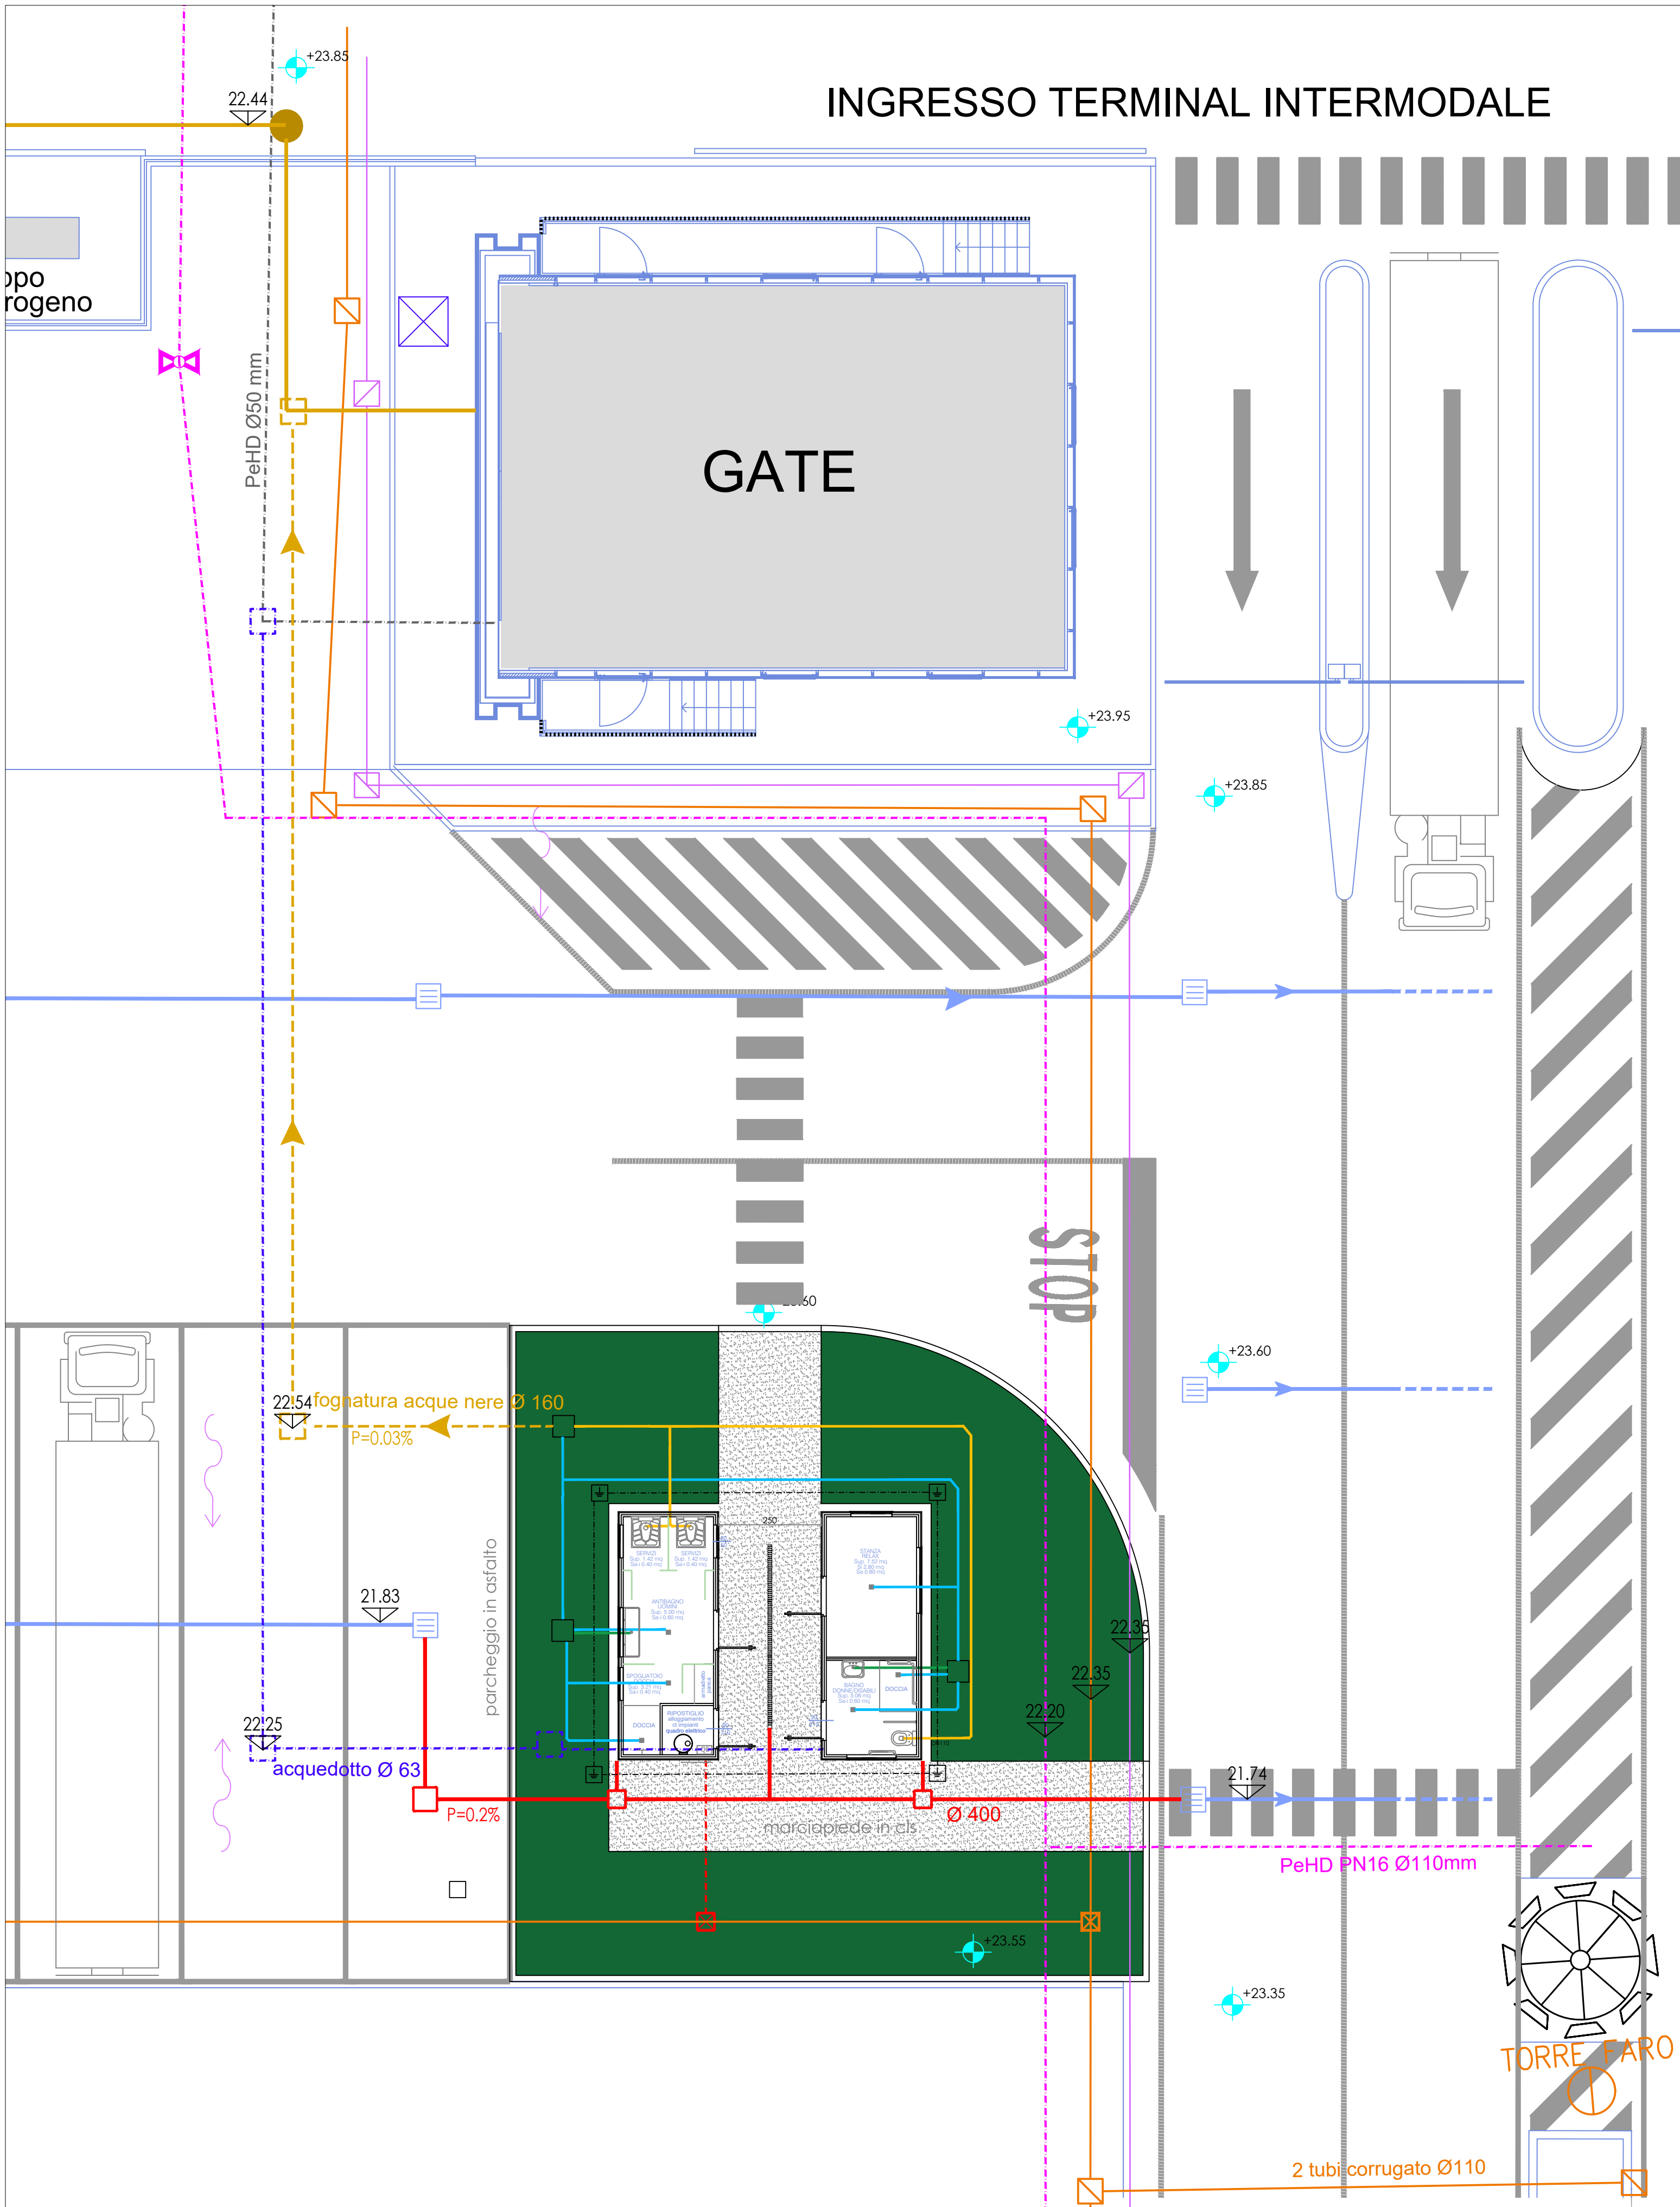

LEGENDA

- | 3° STRALCIO (già realizzate) | VARIANTE (in progetto) |
|---|--|
| Caditoie acque meteoriche: in progetto 80x80cm - chiusino in ghisa D400 | Quota scorrimento |
| Condotta acque meteoriche PVC SN 8 Ø 400 | Pozzetti acque meteoriche: in progetto 60x60 |
| Condotta Elettrica corrugato Ø110 n°2 | Condotta acque meteoriche in progetto PVC SN 8 Ø 400 |
| Condotta Antincendio | Condotta Elettrica corrugato Ø90 |
| Condotta interrata linea dati | Pozzetto 60x60 su linea esistente in progetto |
| Condotta Acquedotto PEAD Ø 50 mm | Pozzetto 60x60 acquedotto |
| Condotta acque nere PVC SN 8 Ø250 | Acqua fredda sanitaria Ø63 |
| Pozzetto acque nere 21.77 | Pluviale |
| Quota terreno +23.55 | Griglia |
| | Pozzetto 40x40 ispezione |
| | Linea messa a terra |
| | Scarichi acque bianche pilette e docce |
| | Scarichi acque bianche lavandini |
| | Pozzetto acque nere 60x60 |
| | Scarichi acque nere DN110 |
| | Linea acque nere Pvc Ø160 |
| | Marciapiede CLS |

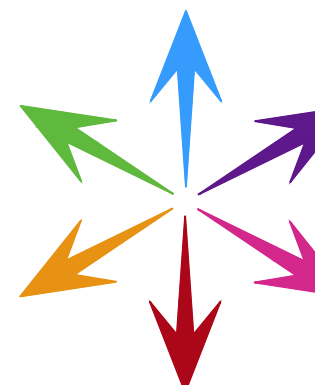

INTERPORTO
CENTRO INGROSSO
PORDENONE

Interporto - Centro Ingresso di Pordenone S.p.A.
con sede in Interporto Centro Ingresso n. 114/5 - 33170 Pordenone - tel. 0434 573144

GESTIONE TERMINAL INTERMODALE ALLEGATI AL BANDO DI GARA

Elaborato:
FABBRICATO A SERVIZIO DEI TRASPORTATORI
Planimetria sottoservizi

Data:
APRILE 2025

Scala:
1:100

Tavola:

B2

Interporto - Centro Ingresso
di Pordenone S.p.A
L'Amministratore Delegato
Sergio Bolzonello